
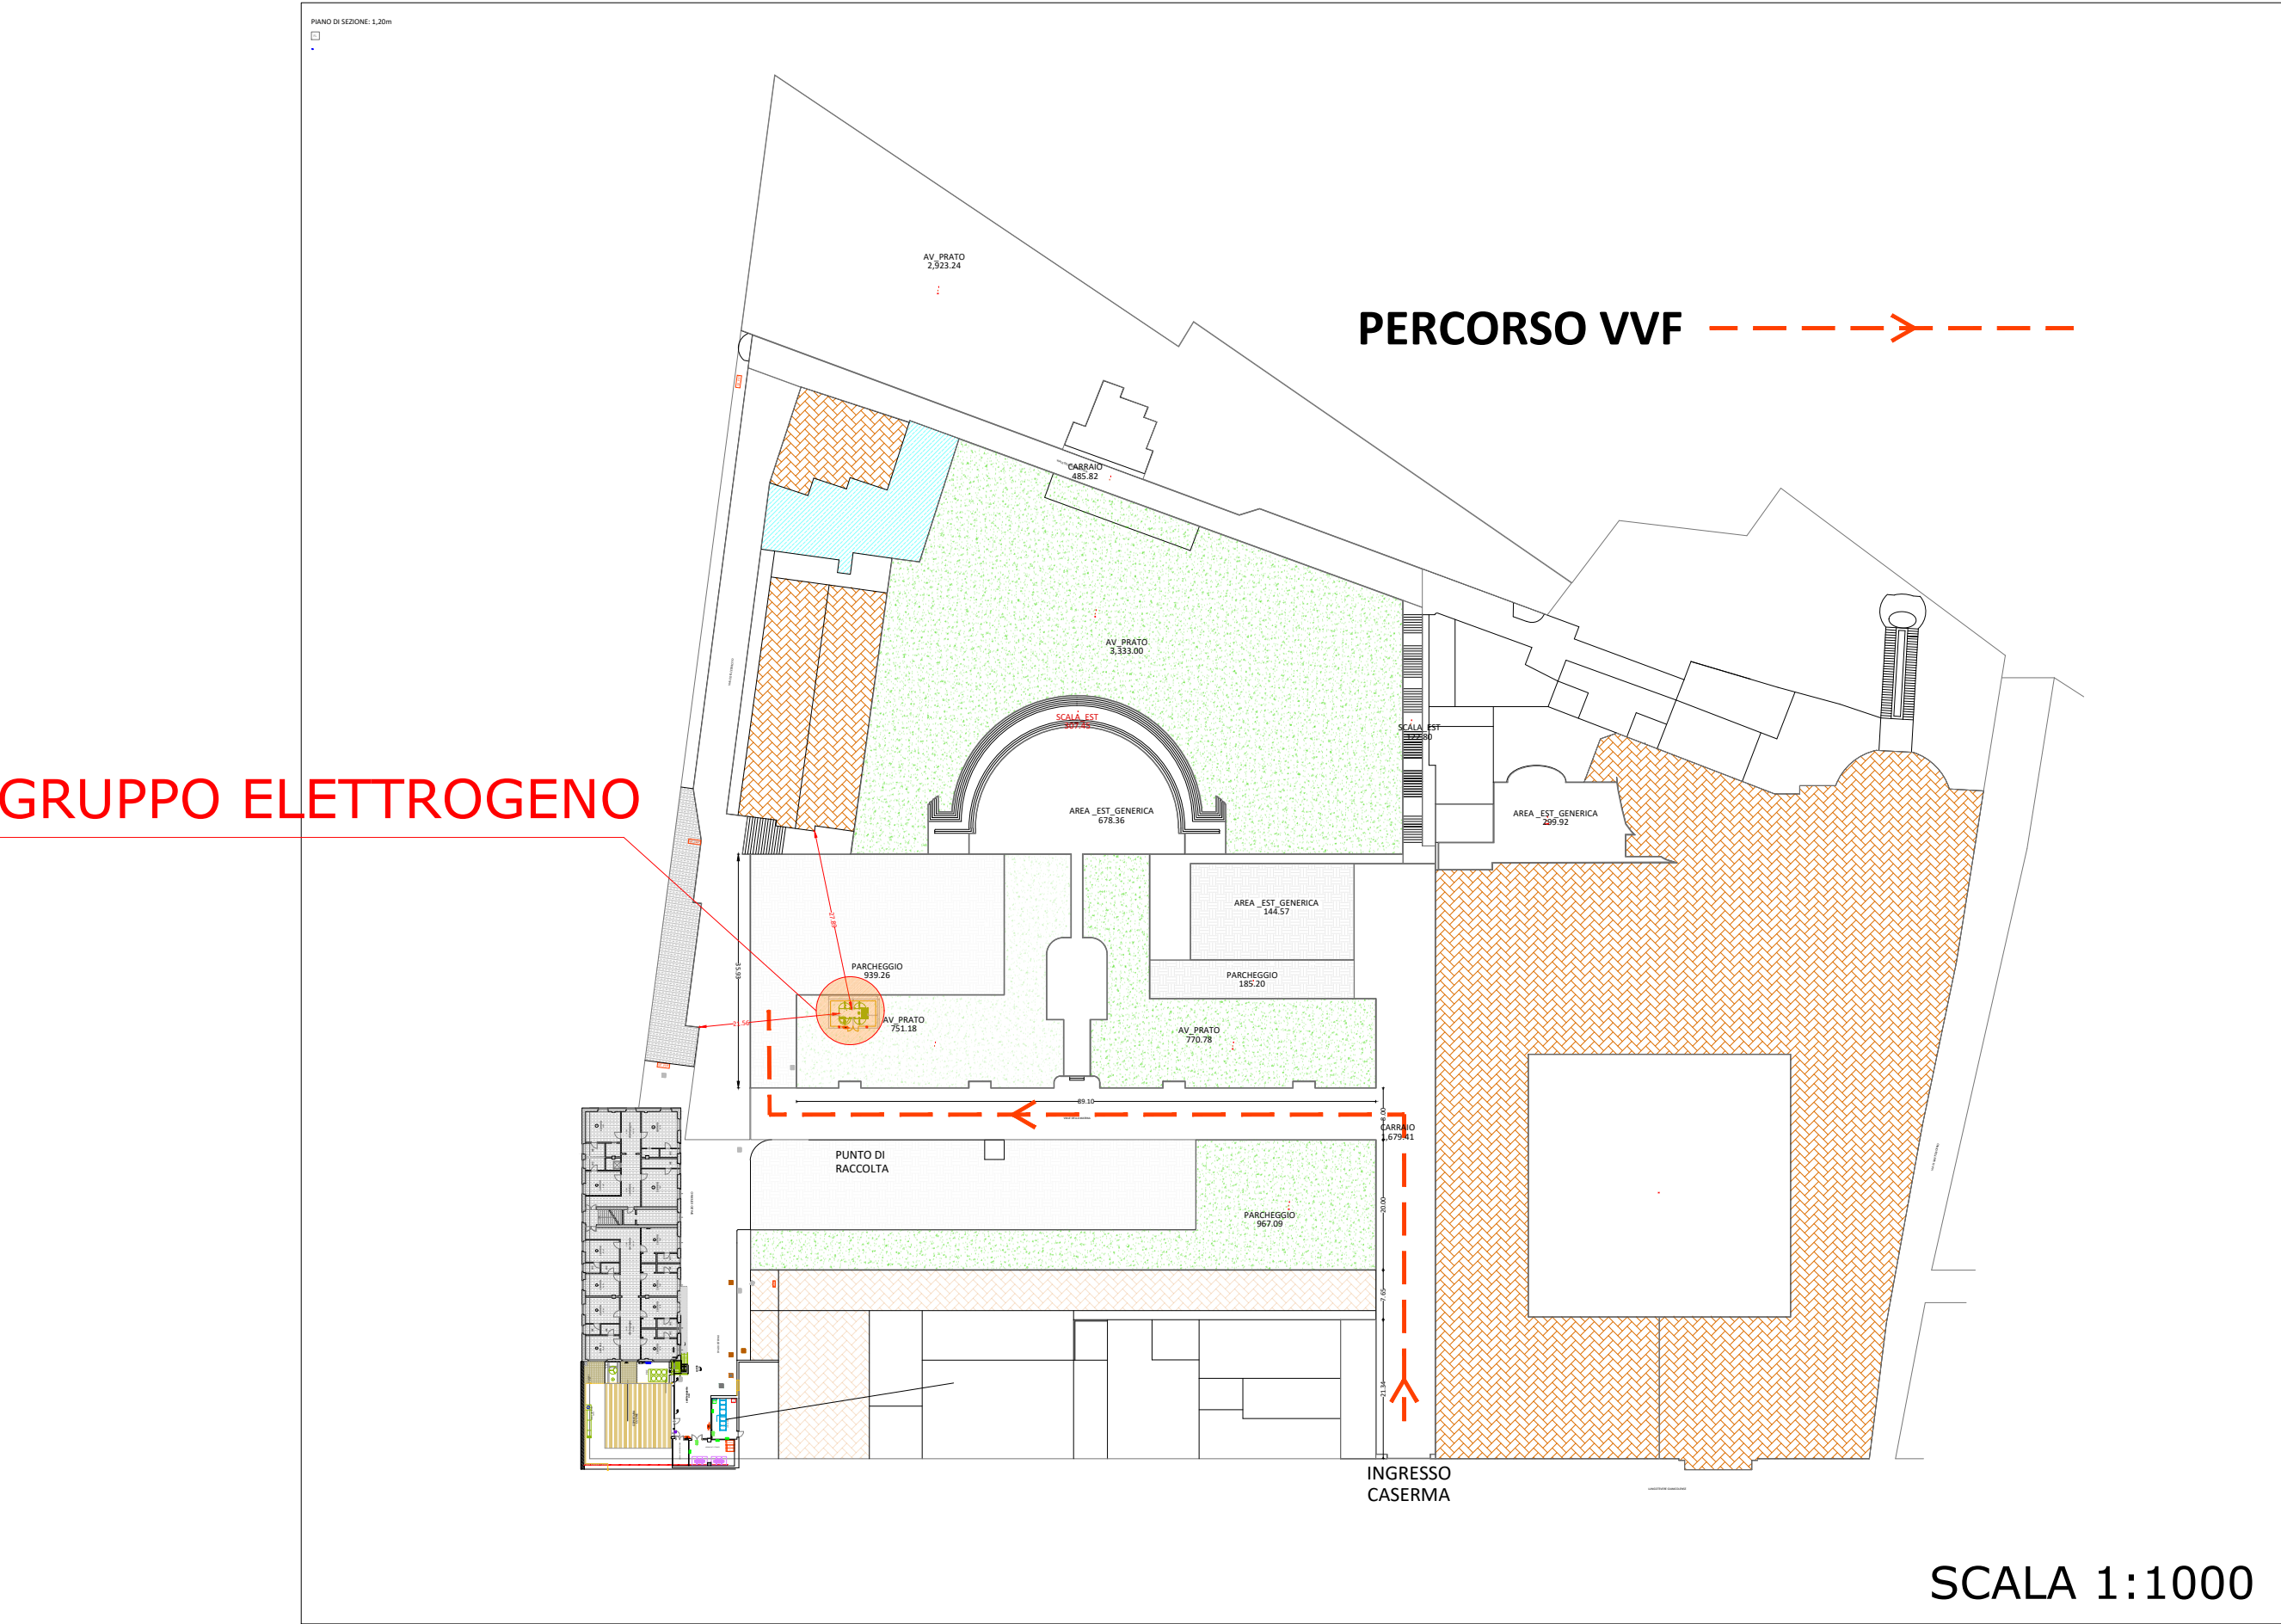


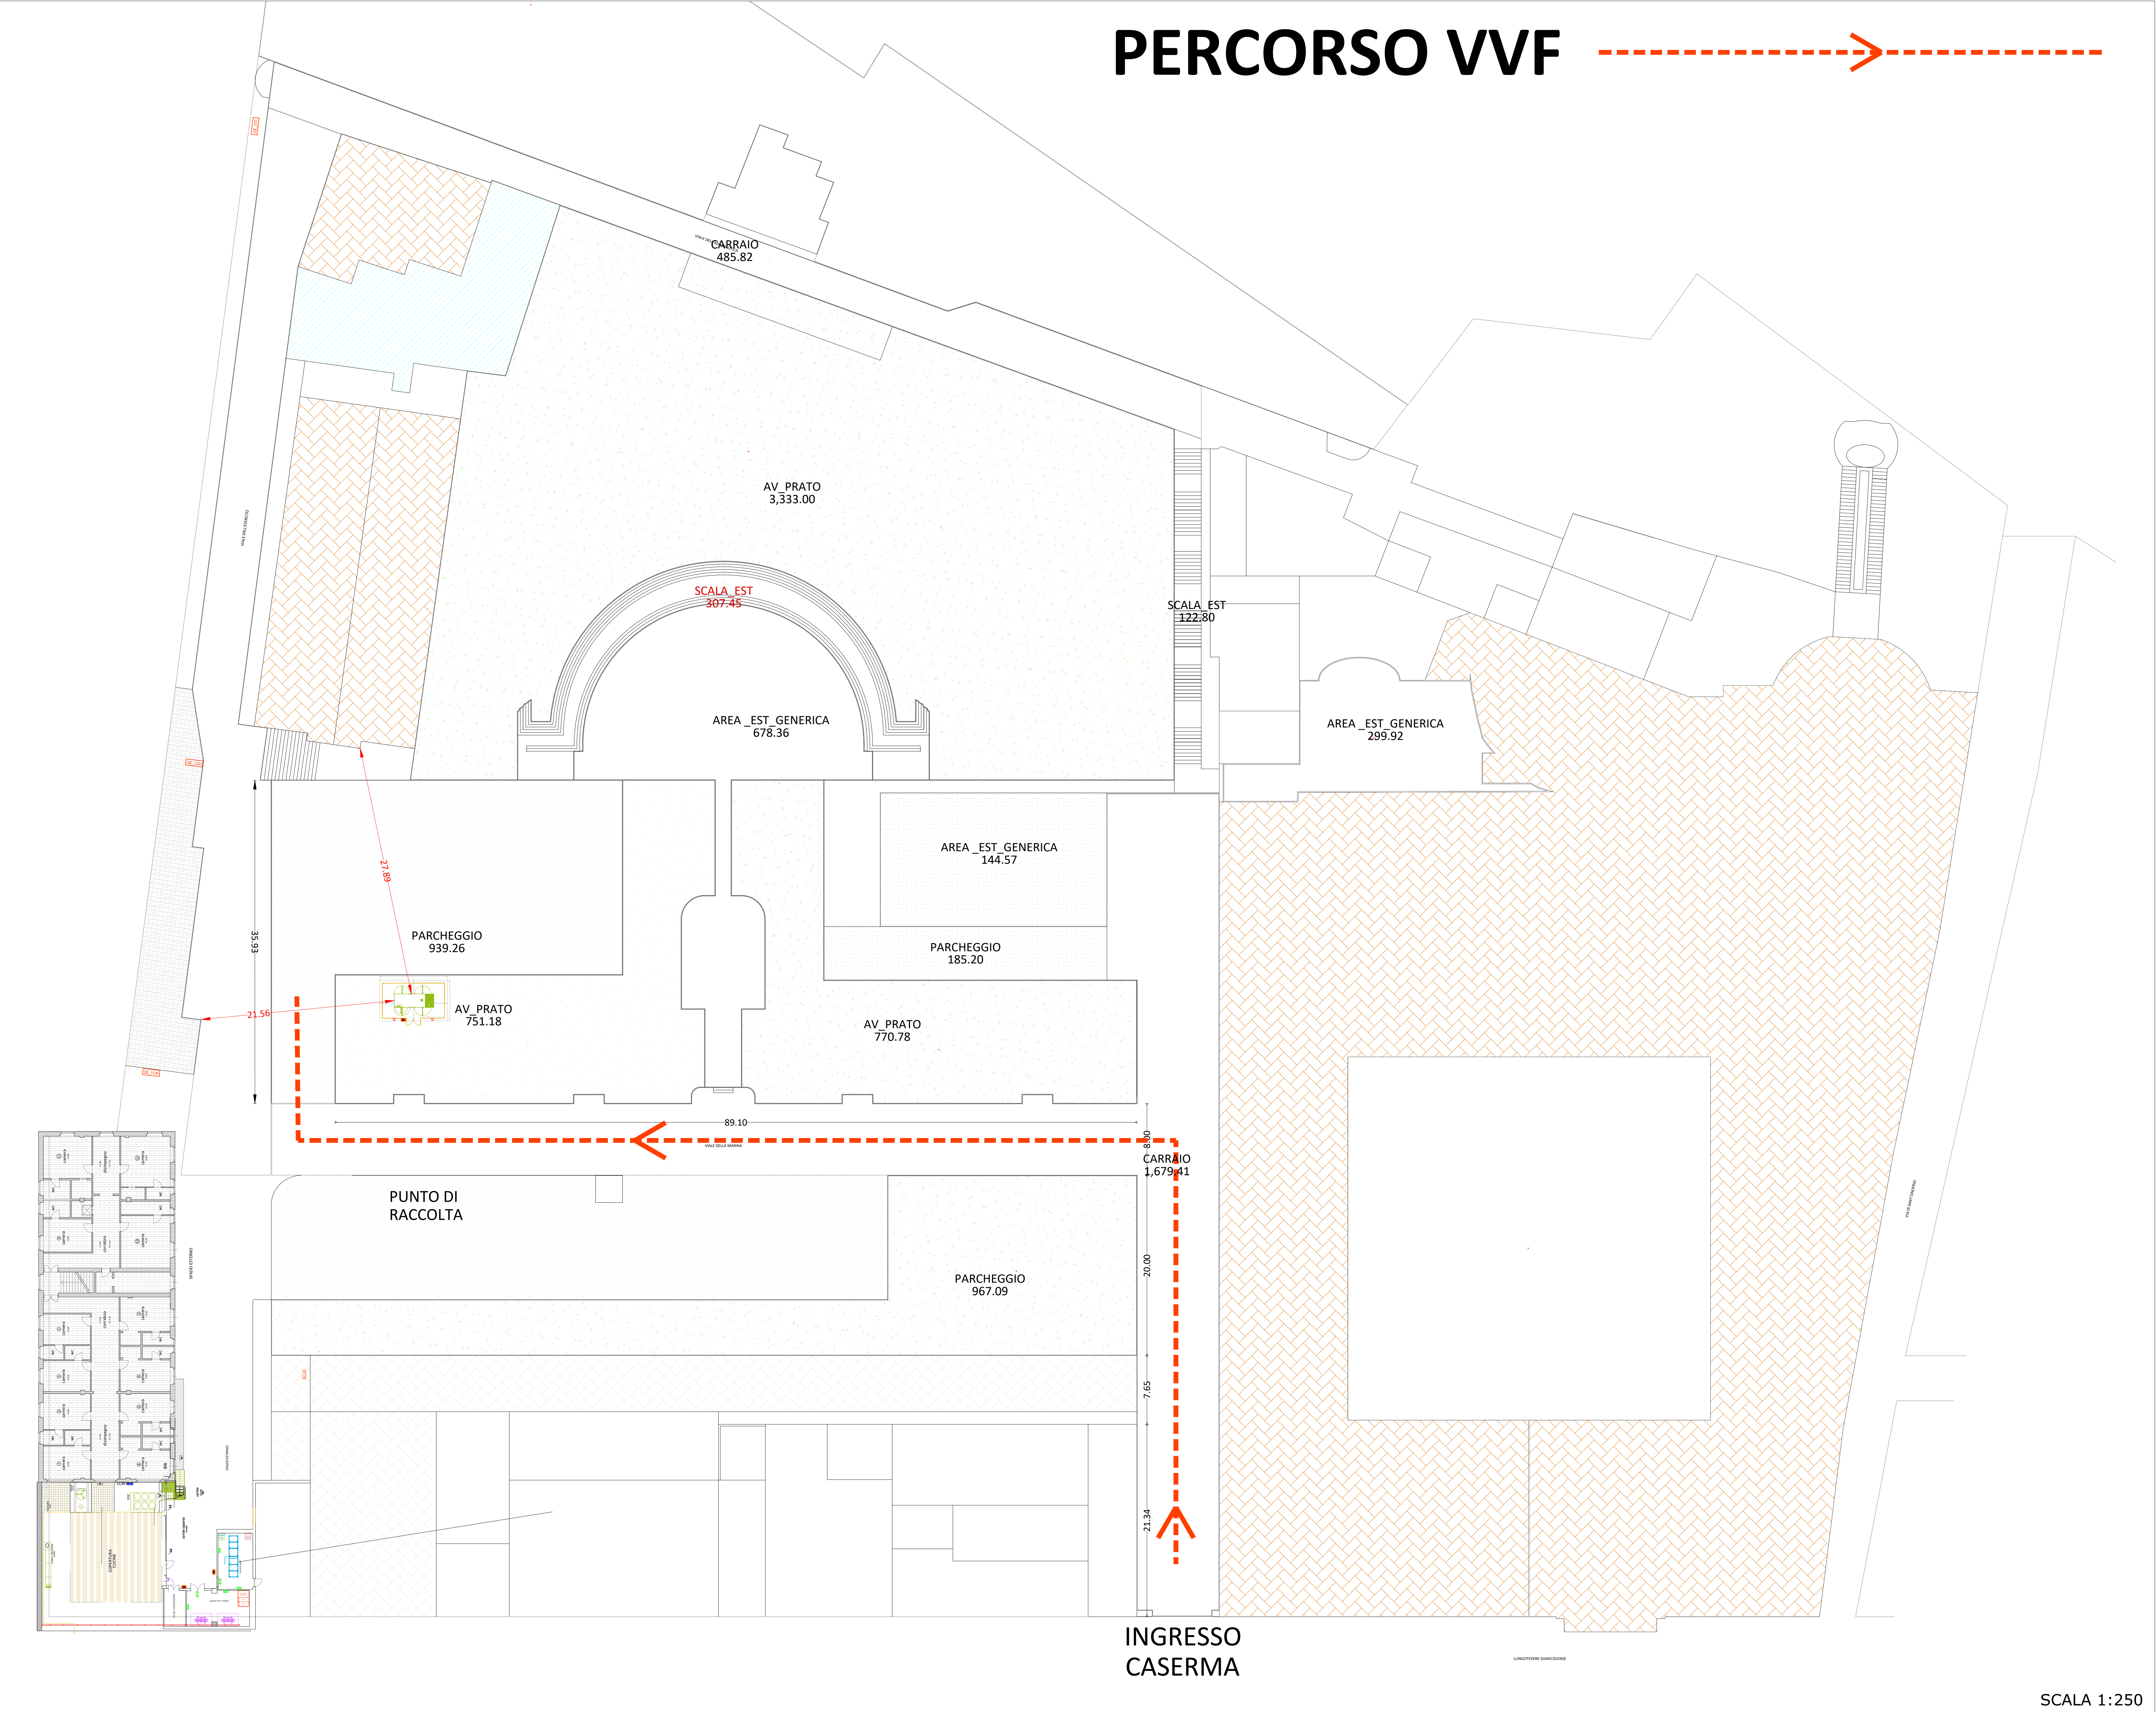

UFFICIO AUTONOMO LAVORI
Genio Militare per il Ministero della Difesa
2^a SEZIONE LAVORI - ROMA

PFTE - RICHIESTA PARERE ANTINCENDIO

LAVORI DI MANUTENZIONE STRAORDINARIA DELLA CABINA ELETTRICA MT/BT DELLA CASERMA "LUNGARA" E OPERE ANNESSE.

IL DIRETTORE DELL'ESECUZIONE
Ten. ing. RN

IL COLLABORATORE DEL RESPONSABILE DEL PROCEDIMENTO
Ten. Col. ing. RN Antonio CARPENTIERO

IL RESPONSABILE UNICO DEL PROCEDIMENTO
Col. g (guas) spe. RN Severino AMATUCCI

PROGETTISTA:
Ing. Gian Piero CUNDARI

Devisatore:
PLANIMETRIA POSIZIONAMENTO GRUPPO ELETTROGENO

C.C. - GPC/2025-012
DISEGNO N.
PFTE/WF/02-30
SCALA
1:200
REV. N.
00
DATA
12-11-2025

REV.	DATA	DESCRIZIONE	DISEGNATORE	VISTO