



PFTE - RICHIESTA PARERE ANTINCENDIO

LAVORI DI MANUTENZIONE STRAORDINARIA DELLA CABINA
ELETTRICA MT/BT DELLA CASERMA "LUNGARA" E OPERE
ANNESSE.

IL DIRETTORE DELL'ESECUZIONE
Ten. ing. RN

IL COLLABORATORE DEL RESPONSABILE DEL PROCEDIMENTO
Ten. Col. ing. RN Antonio CARPENTIERO

IL RESPONSABILE UNICO DEL PROCEDIMENTO
Col. g (gua) spe. RN Severino AMATUCCI

PROGETTISTA:
Ing. Gian Piero CUNDARI



Descrizione:

PLANIMETRIA DOTAZIONI ANTINCENDIO
GRUPPO ELETTROGENO

C.C - GPC.2025-012

DISEGNO N. PTFE.VVF.04-00	REV. N. 00
SCALA 1:50	DATA 12-11-2025

REV.	DATA	DESCRIZIONE	DISEGNATORE	VISTO

LEGENDA SIMBOLI



PULSANTE MANUALE SGANCIO GENERICO QUADRO QE




ESTINTORE AD ANIDRIDE CARBONICA CO2 DA 5 KG, CLASSE I13B



RECINZIONE ESTERNA

PLANIMETRIA DOTAZIONI ANTINCENDIO GRUPPI ELETTROGENI CASERMA - GE 510kVA

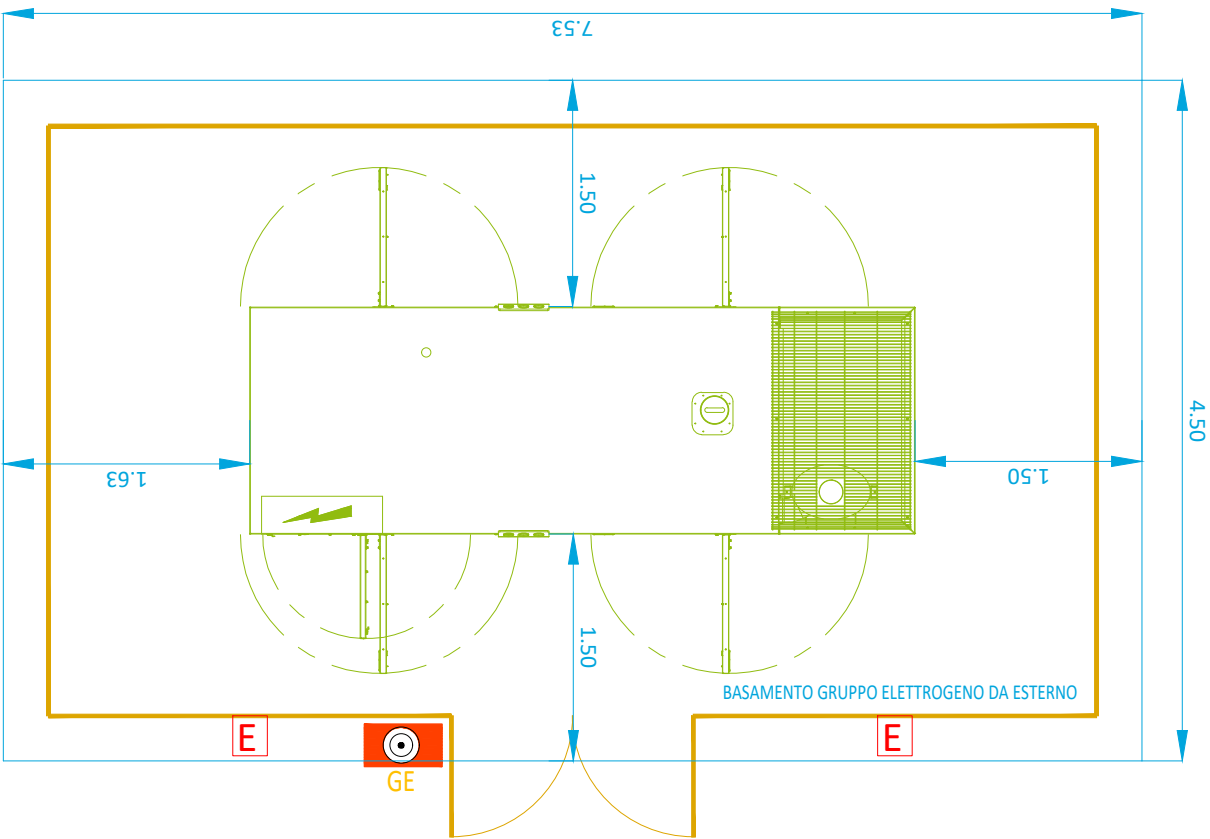

SCALA 1:50

VISTA FRONTE GRUPPO ELETTROGENO

PULSANTE DI ARRESTO
DI EMERGENZA

BASAMENTO IL CLS
ARMATO

PIANO DI CALPESTIO

SCALA 1:50